


RZUT PARTERU -
INSTALACJA OŚWIETLENIOWA
SKALA 1:100

OZNACZENIA:

- E1 ⊙ - oprawa oświetlenia awaryjnego LED 1W IP20 nastropowa, przeznaczona do stosowania w przestrzeni otwartej np. RUTA RNO 1W IP20
- E3 ⊙ - oprawa oświetlenia awaryjnego LED 3W IP20 nastropowa przeznaczona do stosowania w przestrzeni otwartej np. RUTA RNO 3W IP20
- E9 ⊙ - oprawa oświetlenia awaryjnego LED 1W IP65 nastropowa przeznaczona do stosowania w przestrzeni otwartej np. AXNO 1W IP65
lub inną o równoważnych parametrach
- wypust oświetleniowy, zastosować oprawę nastropową LED IP65 4400lm 37W np. NEPTUN LED 4400lm PC 37W IP65
- wypust oświetleniowy, zastosować oprawę LED IP20 np. RUBIN LOOK LED 4400lm MICRO-PRM 37W IP20 (600x300)
- wypust oświetleniowy, zastosować oprawę LED IP20 np. RUBIN LOOK LED 5200lm MICRO-PRM 43W IP20 (600x600)
- wypust oświetleniowy, zastosować oprawę LED IP20 np. RUBIN LOOK LED 6600lm MICRO-PRM 55W IP20 (600x600)
- wypust oświetleniowy, zastosować oprawę LED IP20 np. RUBIN LOOK LED 3300lm PLX 28W IP20 (400x400)
- wypust oświetleniowy, zastosować oprawę LED IP44 np. RUBIN LOOK LED 3300lm PLX 28W IP44 (400x400)
- ⌀ - łącznik 1-biegunowy p.t. IP20
- ~ - łącznik świecznikowy p.t. IP20
- ↘ - łącznik schodowy p.t. IP20
- ~ - łącznik krzyżowy p.t. IP20
- ⚡ - łącznik 1-biegunowy p.t. IP44
- ⚡ - wypust oświetleniowy - kinkiet zewnętrzny, zastosować oprawę LED IP 55 wg gustu inwestora
- ⚡ - wypust oświetleniowy, zastosować oprawę ewakuacyjną IP44 jednozadaniową np. INFINITY B 1,2W 1h CNBOP montaż bezpośrednio na ścianie lub podtynkowo
- ⚡ - wypust oświetleniowy, zastosować oprawę oświetlenia awaryjnego IP65 np. EXIT S 1h 3W + termostat montowana dostropowo lub na ścianie

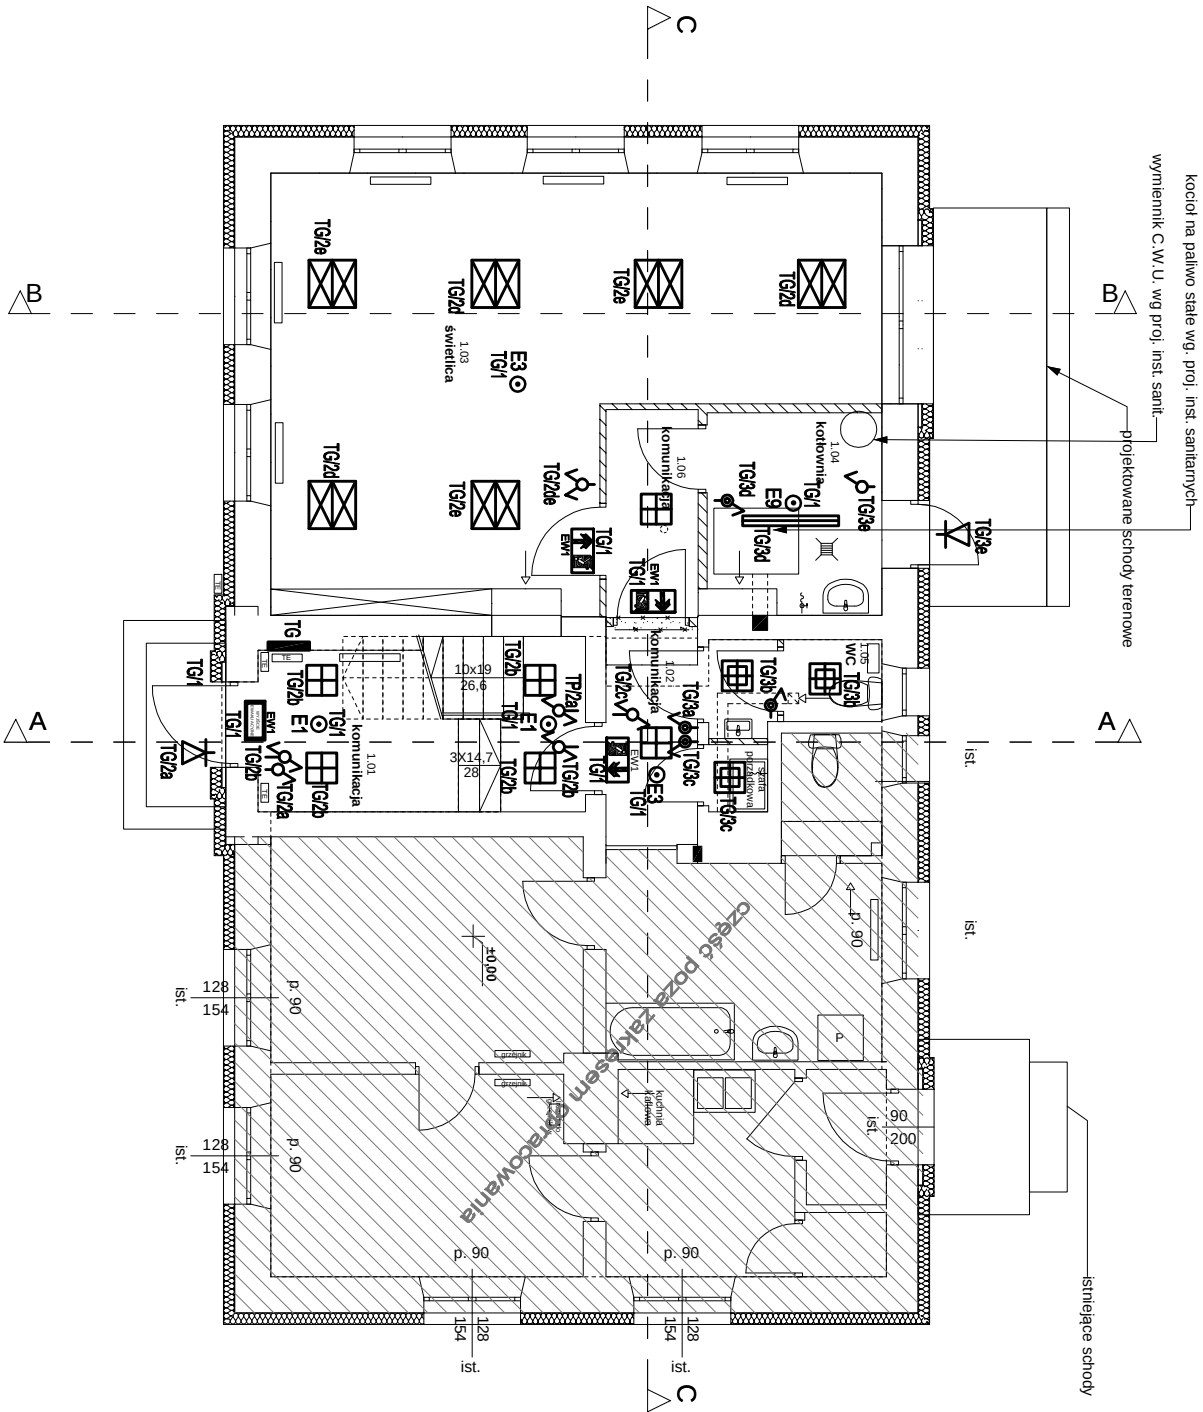

zik studio architektury i urbanistyki grzegorz zarzycki			
tel. 502-236-301, ul. Sienkiewicza 77/5, 25-002 Kielce, biuro@zikstudio.pl, www.zikstudio.pl			
inwestycja	PRZEBUDOWA I DOSTOSOWANIE OBIEKTU DO PROWADZENIA DZIAŁALNOŚCI KUL. TURALNEJ PRZY UL. CZĘSTOCHOWSKIEJ 4 NA DZ. NR EW. 3879 W RADOSZYCACH (Obręb 0025 Radoszyce) Gm. RADOSZYCE (jednostka ewidencyjna: 260504, z Radoszyce)	Data 10.2017	
branża	Instalacje elektryczne	Skala 1:100	
przedmiot	Rzut parteru - instalacja oświetleniowa	Podpis	Nr
projekt	mgr inż. Marek Alf upr. nr SWK/0096/PWCE/14		
opracowanie	mgr inż. Iwona Sio		E1
opracowanie			
sprawdzający	inż. Andrzej Gajewski upr. nr 5684		