


RZUT DACHU -
INSTALACJA ODGROMOWA
SKALA 1:100

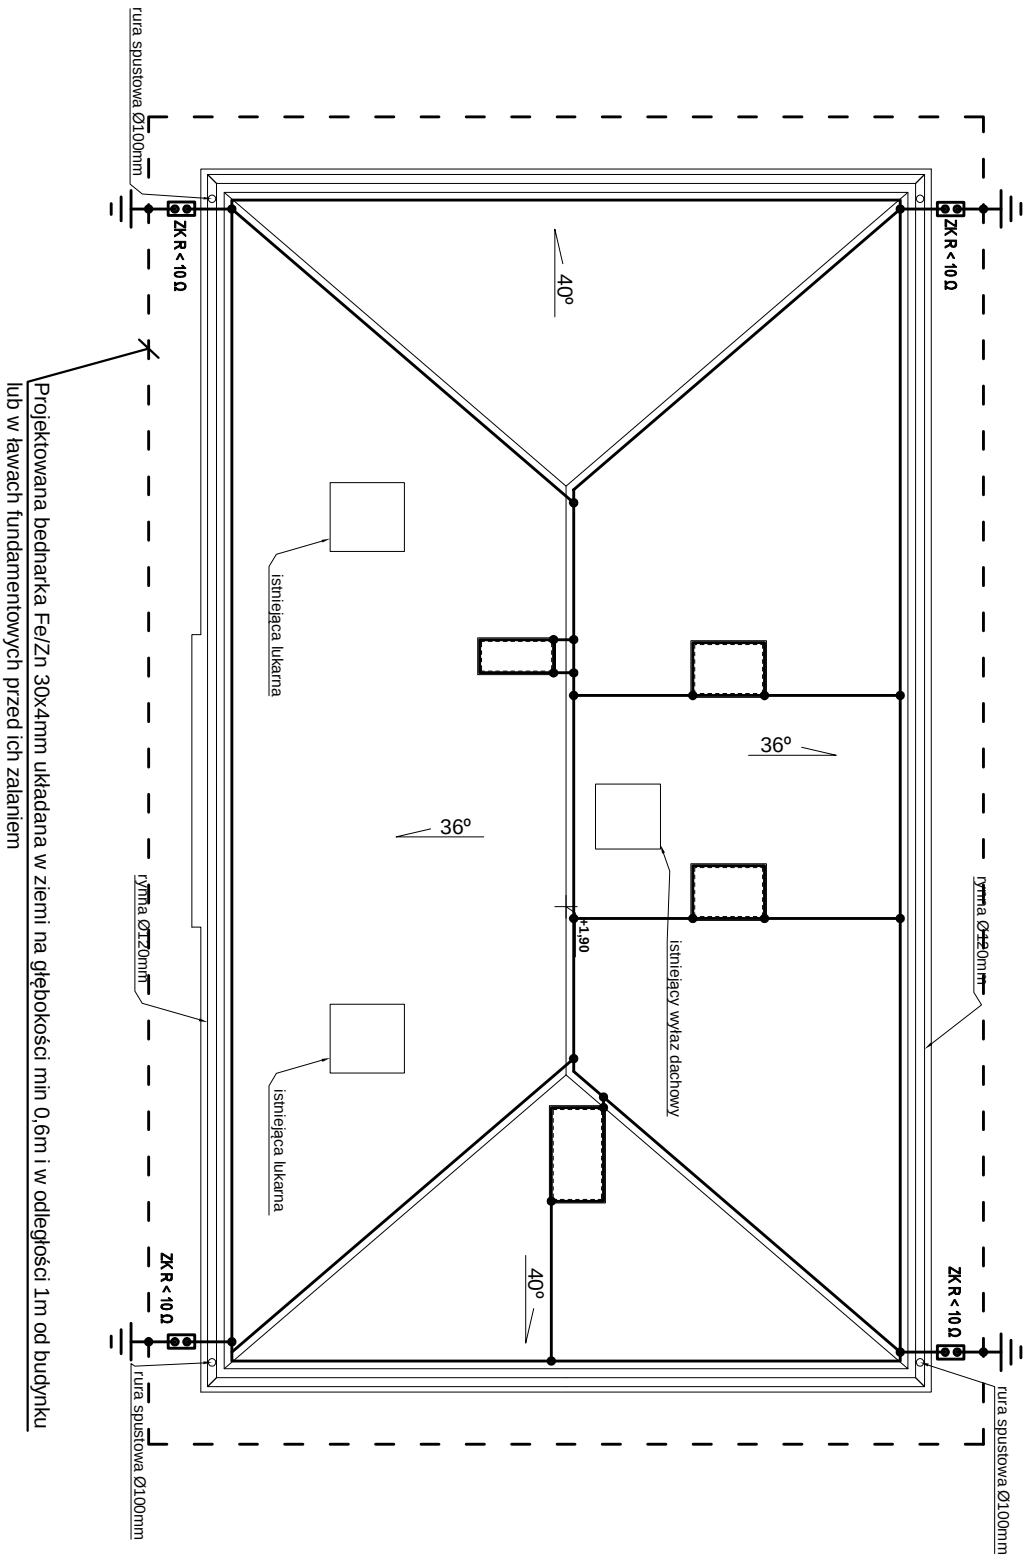

- Sposób wykonania instalacji odgromowej:
- Jako uzium instalacji odgromowej zastosować bednarkę Fe/Zn30x4mm, którą należy ułożyć jako otok wokół budynku lub w ławach fundamentowych przed ich zalaniem. Wypusty od otoku do ZK należy wykonać bednarką ocynkowaną. Połączenia zespawać i odpowiednio zakonsentować.
 - Zwody poziome instalacji odgromowej wykonać drutem DFe/ZN Ø8, łącząc do niego kominy oraz wystające części dachu (można wykorzystać blachę pokrycia dachowego, jednak jej grubość minimalna musi wynosić 0,5mm oraz podłoże na którym jest układana jest trudnozapalne, w przeciwnym wypadku zastosować drut DFe/ZN φ8).
 - Złącza kontrolne znajdować się będą na wysokości 1,2m nad poziomem terenu.
 - Przewody odprowadzające od zwodu poziomego do złącza kontrolnego wykonąć drutem DFe/Zn Ø8mm układanym w rurach odgromowych np. GROMI φ28 pod tynkiem po zewnętrznych ścianach budynku.
 - Oporność uziumów fundamentowych nie może przekraczać wartości 10 Ω.

zik studio architektury i urbanistyki grzegorz zarzycki			
tel. 502-236-301, ul. Sienkiewicza 77/5, 25-002 Kielce, biuro@zikstudio.pl, www.zikstudio.pl			
Inwestycja	PRZEBUDOWA I DOSTOSOWANIE OBIEKTU DO PROWADZENIA DZIAŁALNOŚCI KUL. TURALNEJ PRZY UL. CZĘSTOCHOWSKIEJ 4 NA DZ. NR EW. 3879 W RADOSZYCACH (Obręb 0025 Radoszyce) Gm. RADOSZYCE (jednostka ewidencyjna: 260504, z Radoszyce)	Data 10.2017	
Branża		Skala 1:100	
Przedmiot		Nr	
Projekt	mgr inż. Marek Ałt upr. nr SWK/0096/PWOE/14	E6	
Opracowanie	mgr inż. Iwona Sio		
Opracowanie			
Sprawdzający	inż. Andrzej Gajewski upr. nr 5684		