


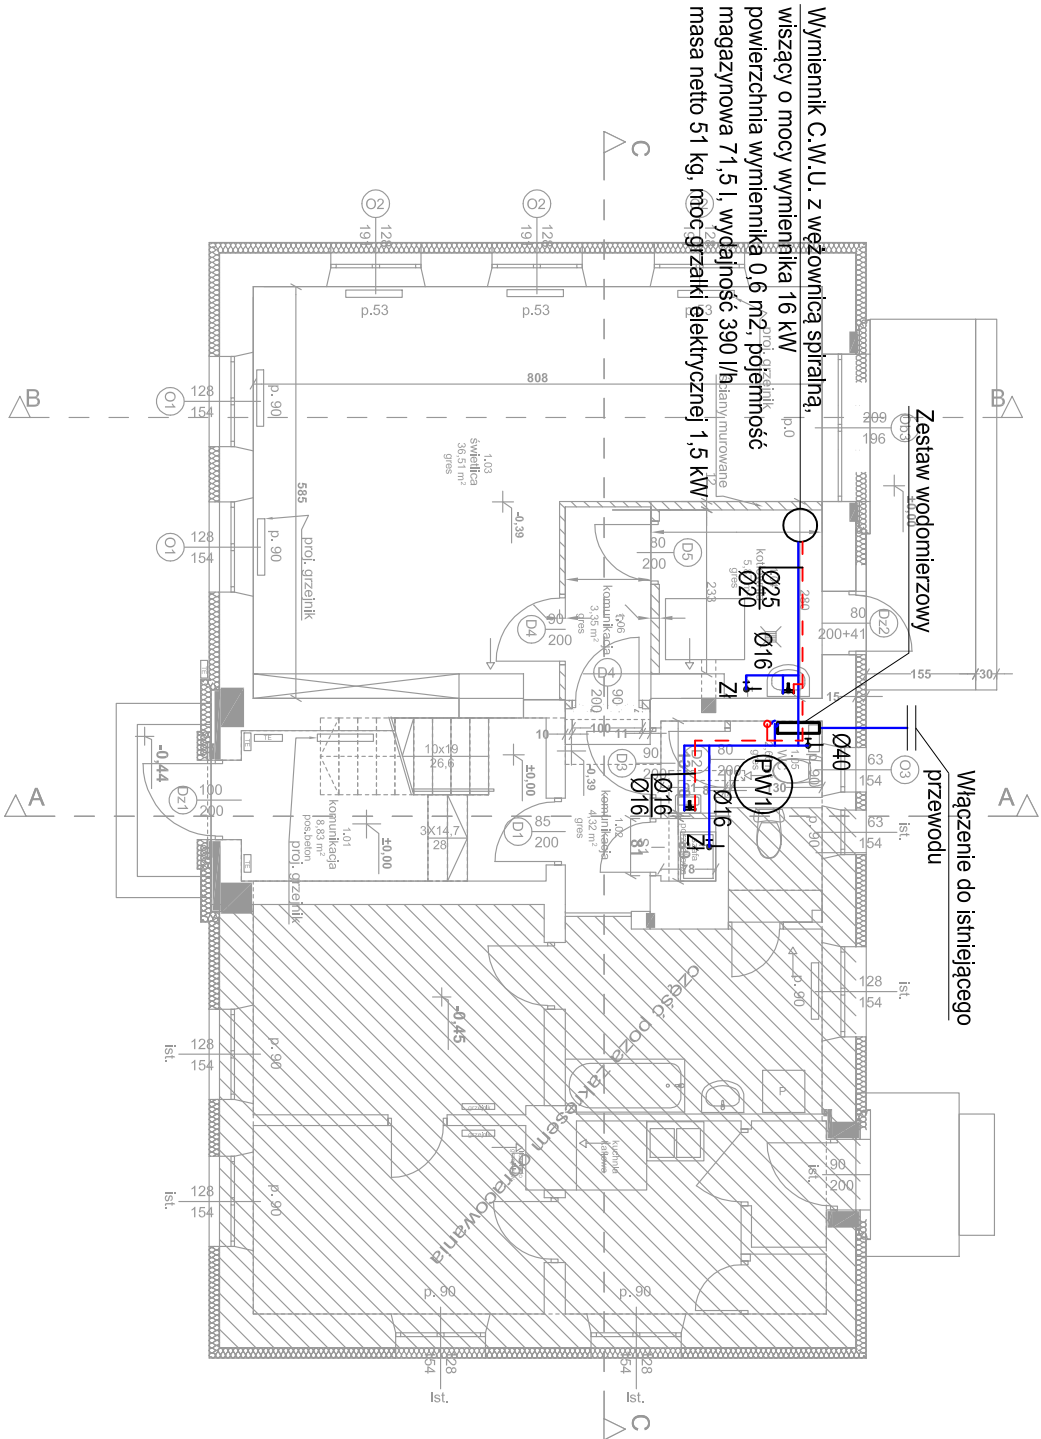

UWAGI:

1. Rysunek należy rozpatrywać łącznie z pozostałymi rysunkami instalacji sanitarnych.
2. Przejścia przewodów przez przegrody budowlane, należy zabezpieczyć tulejami ochronnymi o dwie dymensje większe niż przewód.
3. W przypadku kolizji z innymi instalacjami kolizje rozwiązywać bezpośrednio na budowie.
4. Poziomy i pionowy instalacji wody zimnej prowadzone przez pomieszczenia ogrzewane należy zaizolować antyroszeniowo izolacją:
 - dla podejść do odborników wody gr. 9mm
 - dla przewodów prowadzonych w bruzdach ściennych gr. 13mm
5. Przewody instalacji wody ciepłej należy zaizolować izolacją gr. 25mm.
6. Jeśli nie zaznaczono inaczej, przewody biegnące w sąsiedztwie ścianek instalacyjnych lub działowych z gips-kartonu należy prowadzić w ich wnętrzu. Prowadzenie przewodów na rysunku pokazano schematycznie w celu zachowania czytelności opracowania.
7. Niniejszy rysunek stanowi integralną część projektu budowlanego i należy rozpatrywać go łącznie z opisem technicznym.
8. Wszelkie przyjęte w fazie realizacji zamienne rozwiązania techniczne i technologiczne należy bezwzględnie konsultować i zatwierdzić z autorem niniejszego opracowania.
9. Nie należy domiarzać domiarów na rysunku.
10. Wszystkie wymiary należy sprawdzić na budowie.

LEGENDA:

-  Pion wody zimnej i ciepłej
-  Przewód wody ciepłej w posadzce
-  Przewód wody zimnej w posadzce
-  Przewód wody zimnej prowadzony pod stropem
-  Przewód wody ciepłej prowadzony pod stropem
-  Um
-  Pu
-  Pi
-  Zi
-  Zawór ze złączką do węża
-  Zawór odcinający

Inwestycja	PRZEBUDOWA I DOSTOSOWANIE OBIEKTU DO PROWADZENIA DZIAŁALNOŚCI KULTURALNEJ PRZY UL. CZĘSTOCHOWSKIEJ 4 NA DZ. NR EW. 3879 W RADOSZYCACH (Obręb: 0025 Radoszyce) GM. RADOSZYCE (jednostka ewidencyjna: 260504_2 Radoszyce)	Data 10.2017r.	
		Skala 1:100	
Branża	Sanitarna	Nr 1	
Przedmiot	RZUT PARTERU - INSTALACJA C.W.U.		
Projekt	mgr inż. Maciej Grzegolec SWK/0066/POOS/11		
Opracowanie			
Sprawdził	mgr inż. Michał Janus SWK/0168/POOS/09		