


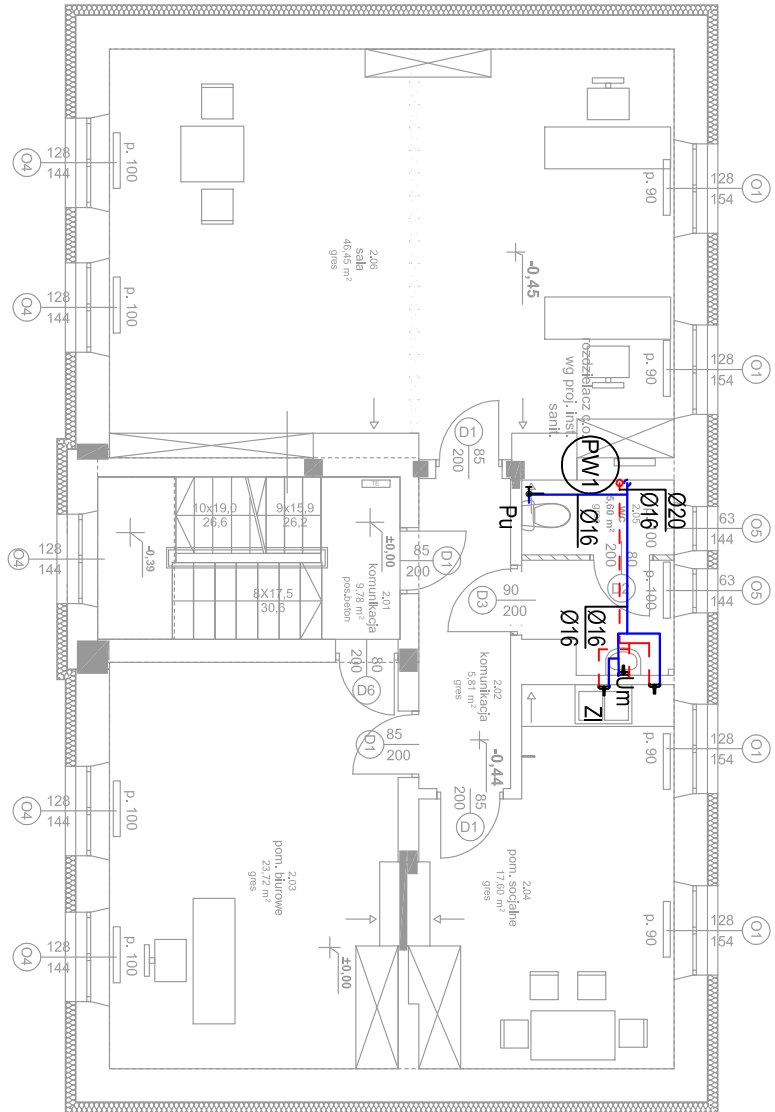

UWAGI:

- Rysunek należy rozpatrywać łącznie z pozostałymi rysunkami instalacji sanitarnych.
- Przejścia przewodów przez przegrody budowlane, należy zabezpieczyć tulejami ochronnymi o dwie dymsenie większe niż przewód.
- W przypadku kolizji z innymi instalacjami kolizje rozwiązywać bezpośrednio na budowie.
- Poziomy i pionowy instalacji wody zimnej prowadzone przez pomieszczenia ogrzewane należy zaizolować antyroszeniowo izolacją:
 - dla podejść do odbiorników wody gr. 9mm
 - dla przewodów prowadzonych w bruzdach ściennych gr.13mm
- Przewody instalacji wody ciepłej należy zaizolować izolacją gr. 25mm.
- Jeśli nie zaznaczono inaczej, przewody biegnące w sąsiedztwie ścianek instalacyjnych lub działowych z gips-kartonu należy prowadzić w ich wnętrzu. Prowadzenie przewodów na rysunku pokazano schematycznie w celu zachowania czytelności opracowania.
- Niniejszy rysunek stanowi integralną część projektu budowlanego i należy rozpatrywać go łącznie z opisem technicznym.
- Wszelkie przyjęte w fazie realizacji zamienne rozwiązania techniczne i technologiczne należy bezwzględnie konsultować i zatwierdzić z autorem niniejszego opracowania.
- Nie należy domiarzać domiarów na rysunku.
- Wszystkie wymiary należy sprawdzić na budowie.

LEGENDA:

- Pion wody zimnej i ciepłej
- Przewód wody ciepłej w posadzce
- Przewód wody zimnej w posadzce
- Przewód wody zimnej prowadzony pod stropem
- Przewód wody ciepłej prowadzony pod stropem
- Um Umywalka
- Pu Płuczka ustępowa
- Pi Pisuar
- Zi Zawór ze złączką do węża
- Zawór odcinający

Investycja	PRZEBUDOWA I DOSTOSOWANIE OBIEKTU DO PROWADZENIA DZIAŁALNOŚCI KULTURALNEJ PRZY UL. CZĘSTOCHOWSKIEJ 4 NA DZ. NR EW. 3879 W RADOSZYCACH (Obręb: 0025 Radoszyce) GM. RADOSZYCE (jednostka ewidencyjna: 260504_2 Radoszyce)		Data 10.2017r.
Branża	Sanitarna		Skala 1:100
Przedmiot	RZUT PIĘTRA - INSTALACJA C.W.U.	Podpis	Nr 2
Projekt	mgr inż. Maciej Grzegorz SWK/0066/POOS/11		
Opracowanie			
Sprawdził	mgr inż. Michał Janusz SWK/0168/POOS/09		