


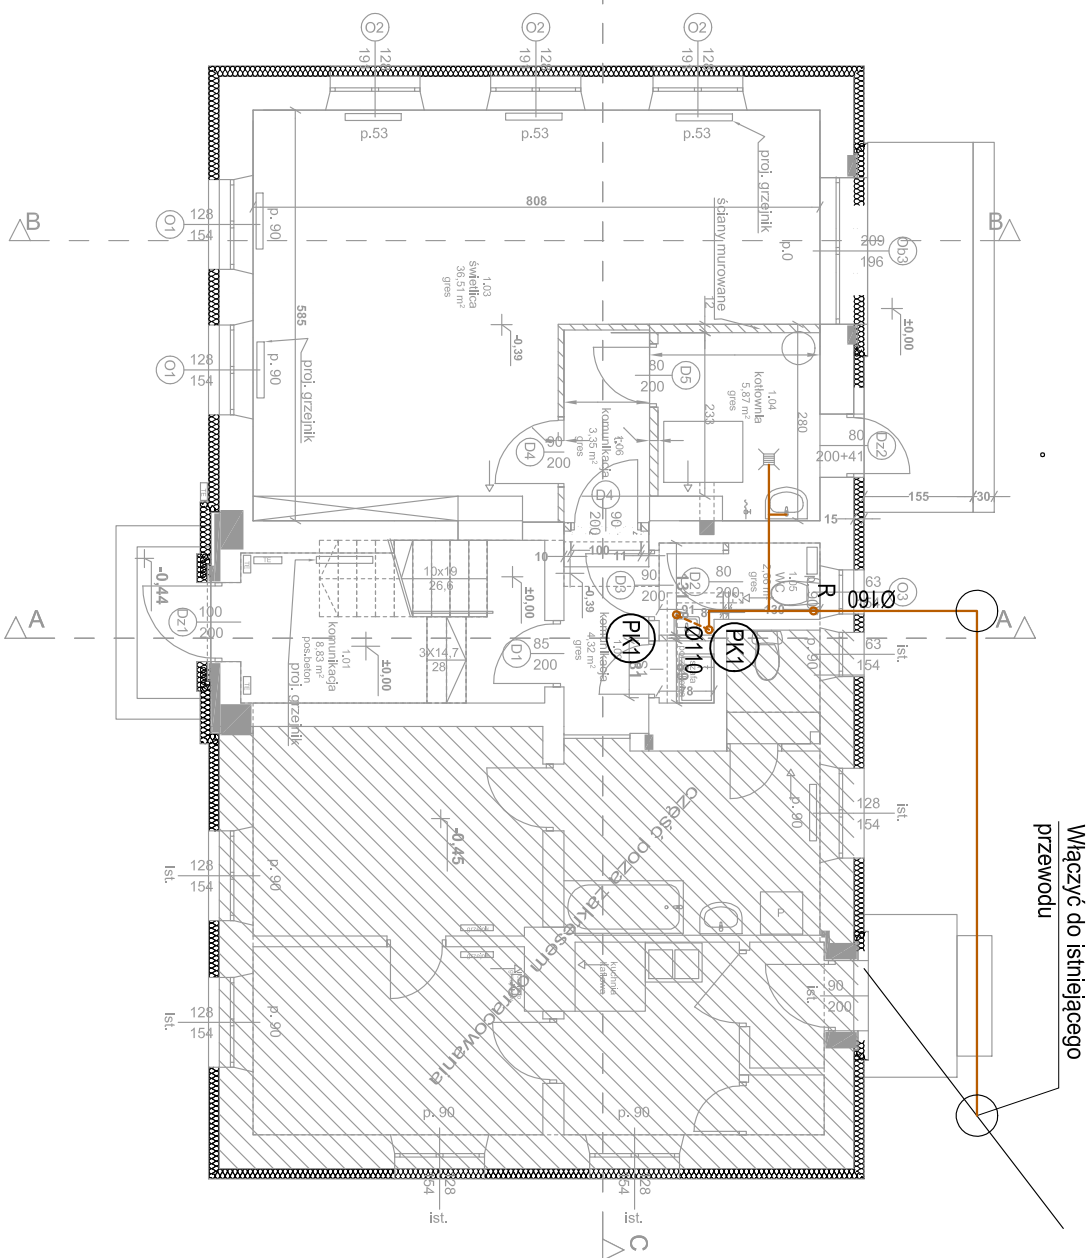

UWAGI:

1. Rysunek należy rozpatrywać łącznie z pozostałymi rysunkami instalacji sanitarnych.
2. Przejścia przewodów przez przegrody budowlane, należy zabezpieczyć tulejami ochronnymi o dwie dyminy większe niż przewód.
3. W przypadku kolizji z innymi instalacjami kolizje rozwiązywać bezpośrednio na budowie.
4. W obudowach pionów kanalizacyjnych i ściankach instalacyjnych wykonać otwory umożliwiające dostęp do rewizji zamontowanych na pionach kanalizacyjnych.
6. Jeśli nie zaznaczono inaczej, przewody biegnące w sąsiedztwie ścianek instalacyjnych lub działowych z gips-kartonu należy prowadzić w ich wnętrzu. Prowadzenie przewodów na rysunku pokazano schematycznie w celu zachowania czytelności opracowania.
7. Poziomy kanalizacji sanitarnej prowadzić w ruze ochronnej.
8. Niniejszy rysunek stanowi integralną część projektu budowlanego i należy rozpatrywać go łącznie z opisem technicznym.
9. Wszelkie przyjęte w fazie realizacji zamienne rozwiązania techniczne i technologiczne należy bezwzględnie konsultować zatwierdzić z autorem niniejszego opracowania.
10. Nie należy domiarzać domiatów na rysunku.
11. Wszystkie wymiary należy sprawdzić na budowie.

LEGENDA:

- PK1 Pion kanalizacji sanitarnej
- Przewód kanalizacji sanitarnej
- Przewód kanalizacji sanitarnej pod stropem
- Um Umywalka
- Pu Płuczka ustępowa
- Zi Zawór ze złączką do węża
- Wp Wpust podłogowy
- R Rewizja

Investycja	PRZEBUDOWA I DOSTOSOWANIE OBIEKTU DO PROWADZENIA DZIAŁALNOŚCI KULTURALNEJ PRZY UL. CZĘSTOCHOWSKIEJ 4 NA DZ. NR EW. 3879 W RADOSZYCACH (Obręb: 0025 Radoszyce) GM. RADOSZYCE (Jednostka ewidencyjna: 260504_2 Radoszyce)		Data 10.2017r.
Branża	Sanitarna		Skala 1:100
Przedmiot	RZUT PARTERU - INSTALACJA KANALIZACJI SANITARNEJ	Podpis	Nr 3
Projekt	mgr inż. Maciej Grzegorz SWK/0066/POOS/11		
Opracowanie			
Sprawdził	mgr inż. Michał Janus SWK/0168/POOS/09		