


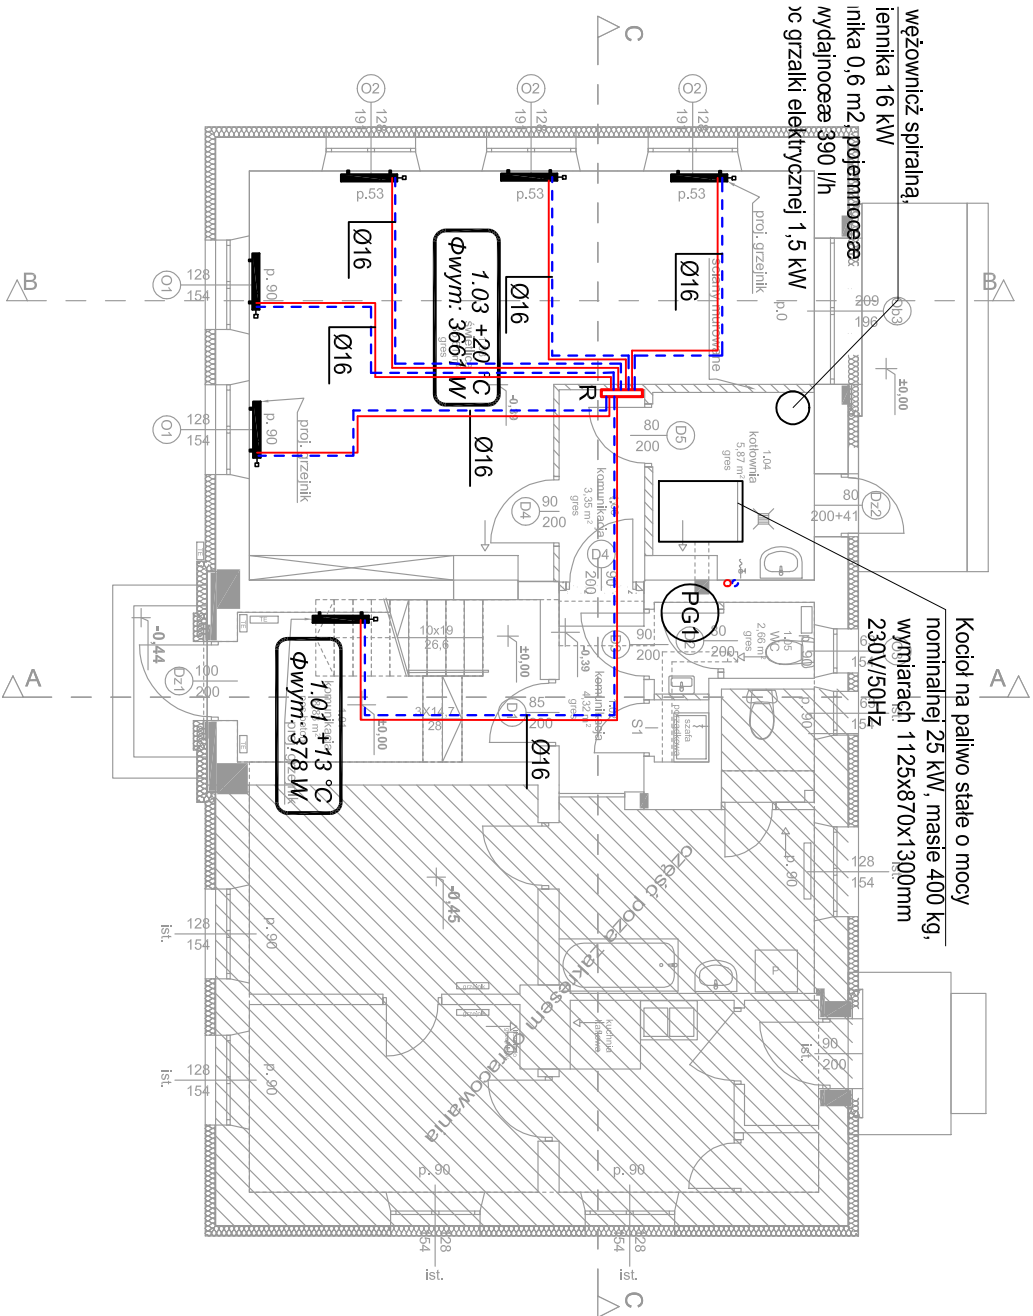

UWAGI:

- Rysunek należy rozpatrywać łącznie z pozostałymi rysunkami instalacji sanitarnych.
- Przejścia przewodów przez przegrody budowlane, należy zabezpieczyć tulejami ochronnymi o dwie dymsenie większe niż przewód.
- W przypadku kolizji z innymi instalacjami kolizje rozwiązywać bezpośrednio na budowie.
- W najwyższych punktach instalacji centralnego ogrzewania wykonać odpowietrzenia, w najniższych zamontować zawory umożliwiające spusć czynnika grzewczego.
- Poziomy i pionowy instalacji centralnego ogrzewania prowadzone przez pomieszczenia ogrzewane należy zaizolować izolacją:
 - gr. 20mm - dla przewodów o wew. do 22mm
 - gr. 30mm - dla przewodów o średnicy wew. od 22 do 35mm
- Jeśli nie zaznaczono inaczej, przewody pionowe zasilające grzejniki konwekcyjne prowadzić w bruzdach ściennych.
- Przewody grzewcze montować na zawieszach systemowych i obejmach z wibroizolacją.
- Niniejszy rysunek stanowi integralną część projektu wykonawczego i należy rozpatrywać go łącznie z opisem technicznym.
- Wszelkie przyjęte w fazie realizacji zamienne rozwiązania techniczne i technologiczne należy bezwzględnie konsultować i zatwierdzić z autorem niniejszego opracowania.
- Nie należy domierzać domiarów na rysunku.
- Wszystkie wymiary należy sprawdzić na budowie.

LEGENDA:

- Zasilanie CO (przewody w posadzce)
- Powrót CO (przewody w posadzce)
- Powrót CO (przewody pod stropem)
- Powrót CO (przewody pod stropem)
- Etykieta opisu pomieszczenia dla zimy
- Grzejnik konwekcyjny płytowy z zasilaniem dolnym
- Pion instalacji CO
- Rozdzielacz

Inwestycja	PRZEBUDOWA I DOSTOSOWANIE OBIEKTU DO PROWADZENIA DZIAŁALNOŚCI KULTURALNEJ PRZY UL. CZĘSTOCHOWSKIEJ 4 NA DZ. NR EW. 3879 W RADOSZYCACH (Obręb: 0025 Radoszyce) G.M. RADOSZYCE (jednostka ewidencyjna: 260504_2 Radoszyce)		Data 10.2017r.
Branża	Sanitarna		Skala 1:100
Przedmiot	RZUT PARTERU - INSTALACJA C.O.	Podpis	Nr 6
Projekt	mgr inż. Madoj Grzegorz SWK/0066/POOS/11		
Opracowanie			
Sprawił	mgr inż. Michał Janus SWK/0168/POOS/09		