


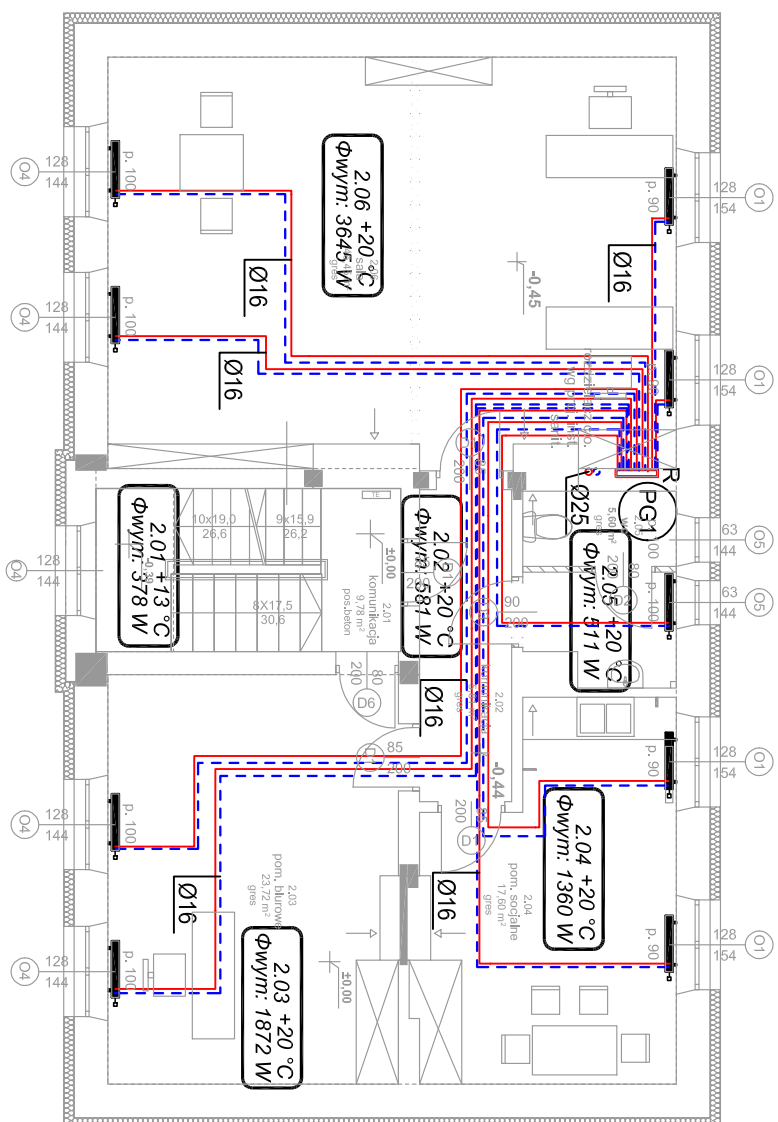

UWAGI:

1. Rysunek należy rozpatrywać łącznie z pozostałymi rysunkami instalacji sanitarnych.
2. Przebiegła przewodów przez przegrody budowlane, należy zabezpieczyć tulejami ochronnymi o dwie dymsensje większe niż przewód.
3. W przypadku kolizji z innymi instalacjami kolizje rozwiązywać bezpośrednio na budowie.
4. W najwyższych punktach instalacji centralnego ogrzewania wykonać odpowietrzenia, w najniższych zamontować zawory umożliwiające spust czynnika grzewczego.
5. Poziorny i pionowy instalacji centralnego ogrzewania prowadzone przez pomieszczenia ogrzewane należy zaizolować izolacją:
 - gr. 20mm - dla przewodów o wew. do 22mm
 - gr. 30mm - dla przewodów o średnicy wew. od 22 do 35mm
6. Jeśli nie zaznaczono inaczej, przewody pionowe zasilające grzejniki komwekcyjne prowadzić w bruzdach ściennych.
7. Przewody grzewcze montować na zawieszach systemowych i obejmach z wibroizolacją.
8. Niniejszy rysunek stanowi integralną część projektu wykonawczego i należy rozpatrywać go łącznie z opisem technicznym.
9. Wszelkie przyjęte w fazie realizacji zamienne rozwiązania techniczne i technologiczne należy bezwzględnie konsultować i zatwierdzić z autorem niniejszego opracowania.
10. Nie należy domierzać domiarów na rysunku.
11. Wszelkie wymiary należy sprawdzić na budowie.

LEGENDA:

- | | |
|---|--|
| 

 | <p>Zasilanie CO (przewody w posadzce)</p> <p>Powrót CO (przewody w posadzce)</p> <p>Powrót CO (przewody pod stropem)</p> <p>Powrót CO (przewody pod stropem)</p> |
| <div> <div> <i>S/O1 +20 °C</i>
 φwym: 536 W </div> </div> | <p>Etykieta opisu pomieszczenia dla zimy</p> |

Grzejnik konwekcyjny płytowy z zasilaniem dolnym

Pion instalaci CO

Rozdzielacz

Investycja	PRZEBUDOWA I DOSTOSOWANIE OBIEKTU DO PROWADZENIA DZIAŁALNOŚCI KULTURALNEJ PRZY UL. CZĘSTOCHOWSKIEJ 4 NA DZ. NR EW. 3879 W RADOŚCZCACH (Obreńb. 0025 Radoszyce) GM. RADOŚCZYCE (jednolista ewidencyjna: 260504_2 Radoszyce)		Data 10.2017r.
Branża	Sanitarna		Skala 1:100
Przedmiot	RZUT PIĘTRA - INSTALACJA C.O.	Podpis	
Projekt	mgr inż. Maciej Grzegolec SWK/0066/POOS/11		
Opracowanie			
Sprawdził	mgr inż. Michał Janus SWK/0168/POOS/09		